


《1工区》

《2工区》


グループ制最大16グループ(126台まで) (室内機合計=85台)

- 1 グループ=(ACP-6-1~3) × 6 台 【1階系統】
- 2 グループ=(ACP-2-1~3) × 6 台 【2階系統】
- 3 グループ=(ACP-7-1~3) × 6 台 【2階系統】
- 4 グループ=(ACP-1-1~3) × 6 台 【2階系統】
- 5 グループ=(ACP-3-1~3) × 6 台 【3階系統】
- 6 グループ=(ACP-8-1~3) × 6 台 【3階系統】
- 7 グループ=(ACP-12-1~3) × 6 台 【3階系統】
- 8 グループ=(ACP-4-1, 5-1) × 6 台 【4階系統】
- 9 グループ=(ACP-4-2, 9-1) × 6 台 【4階系統】
- 10 グループ=(ACP-9-2, 10-1) × 6 台 【4階系統】
- 11 グループ=(ACP-13-1~3) × 6 台 【4階系統】
- 12 グループ=(ACP-10-2) × 3 台 【4階系統】
- 13 グループ=(ACP-1-1~3) × 6 台 【1階系統】
- 14 グループ=(ACP-14-1~4) × 4 台 【1階系統】
- 15 グループ=(ACP-15-1~2) × 6 台 【多目的室系統】

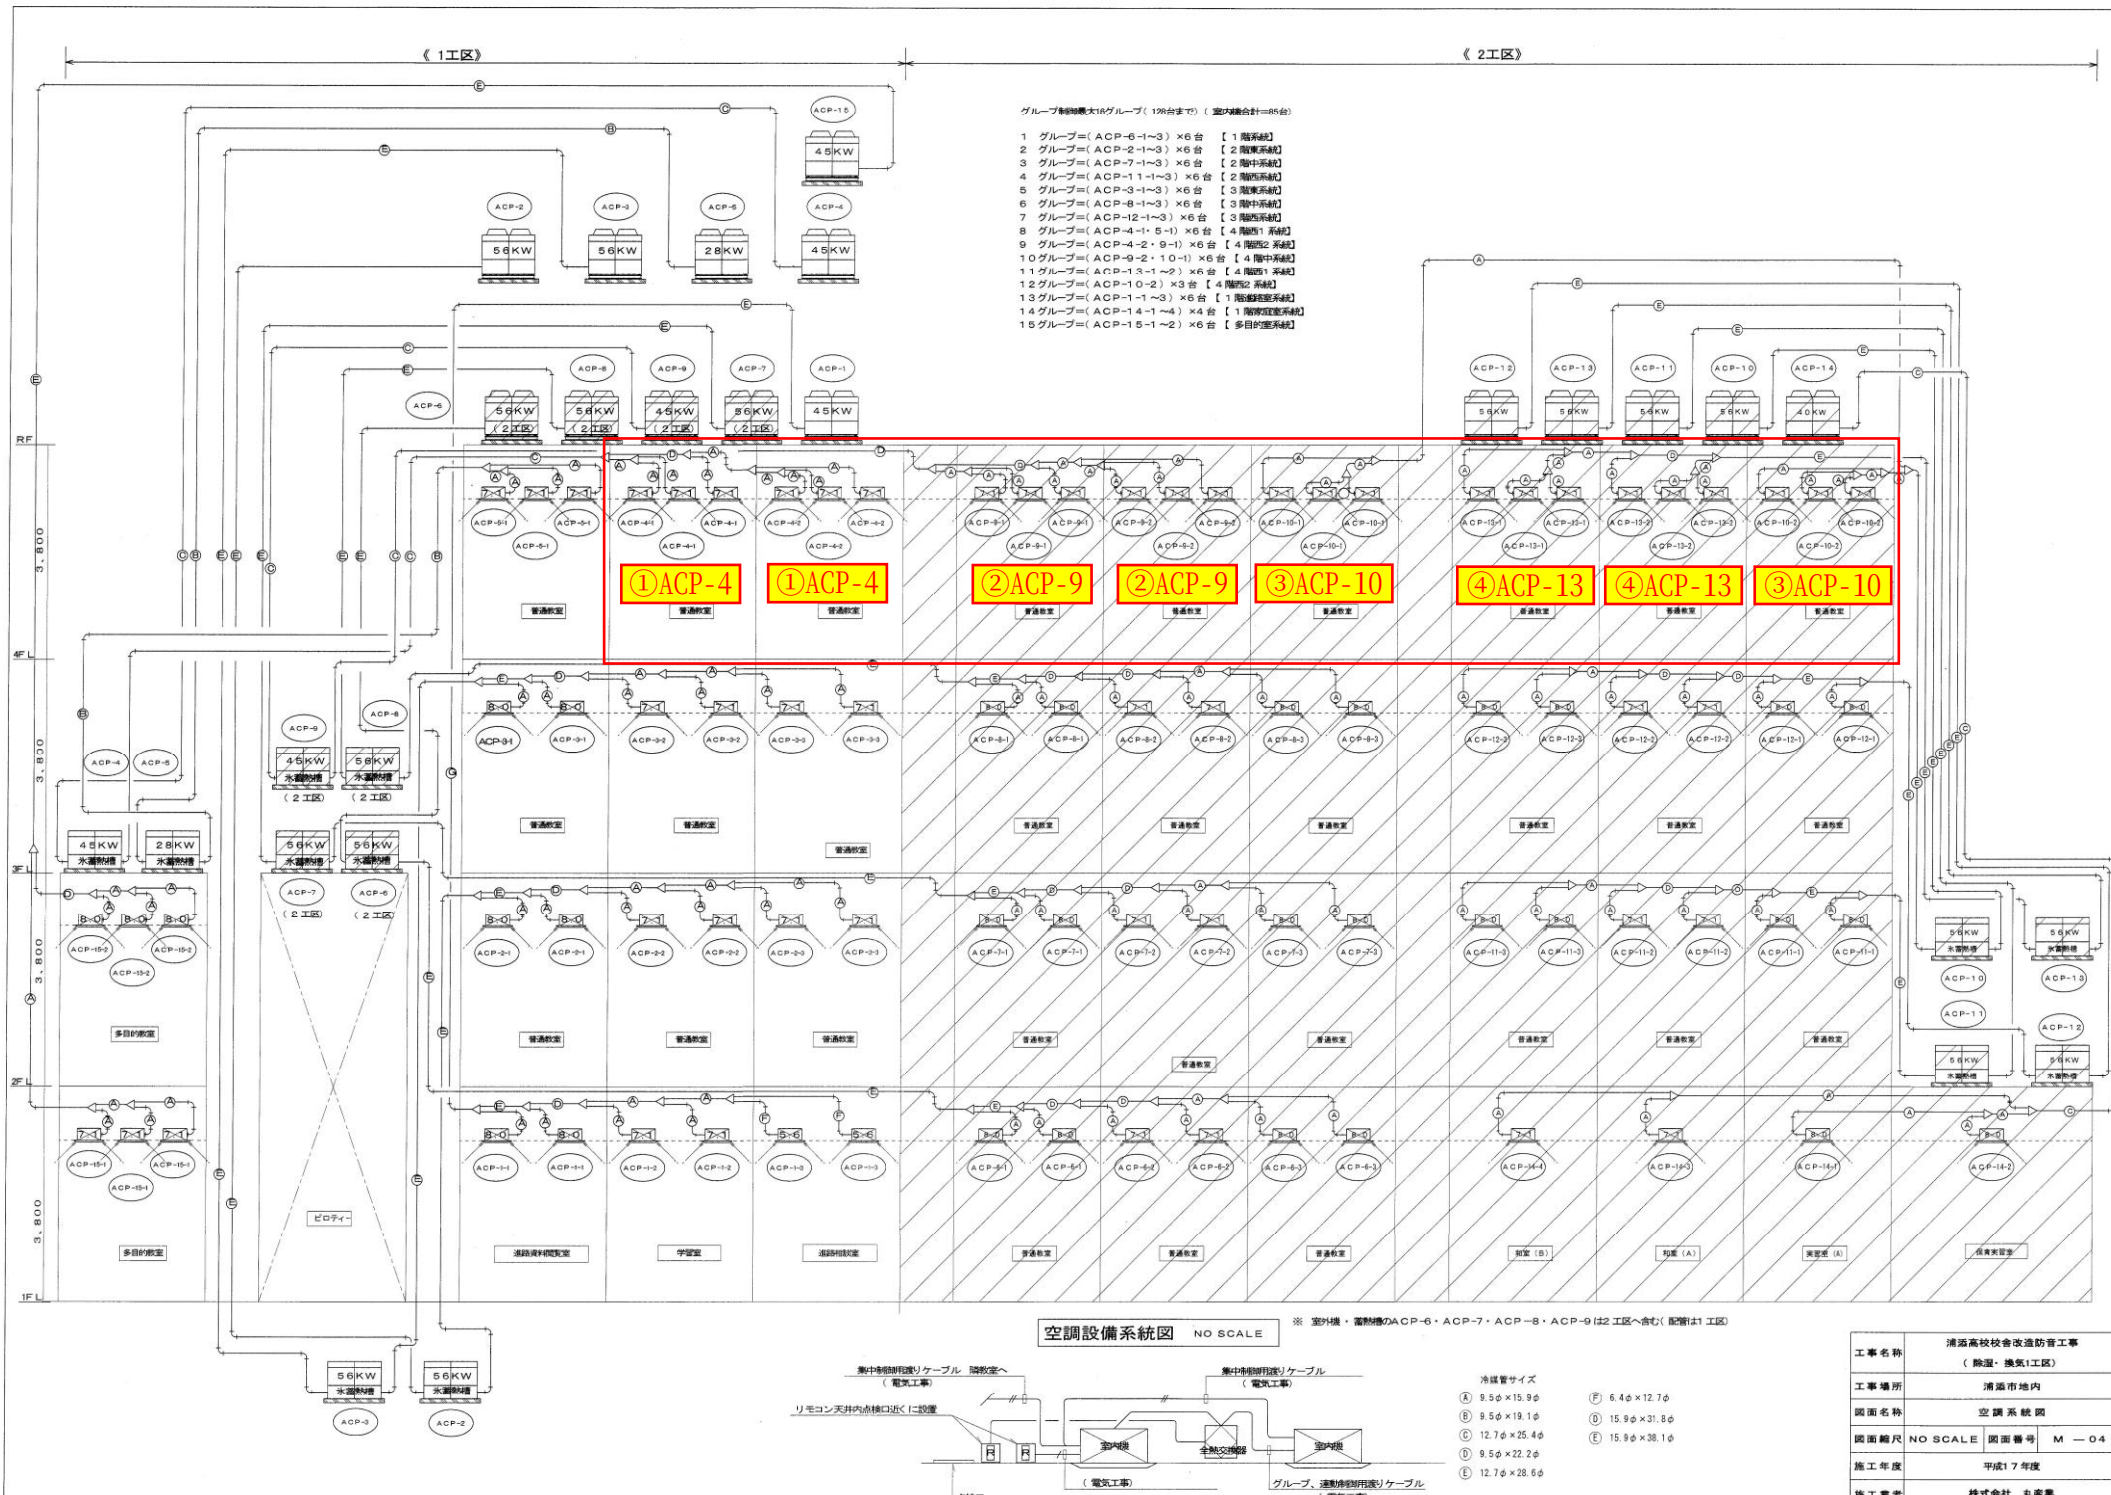

空調設備系統図 NO SCALE

※ 室外機・蓄熱機ACP-6・ACP-7・ACP-8・ACP-9は2工区へ含む(配管は1工区)

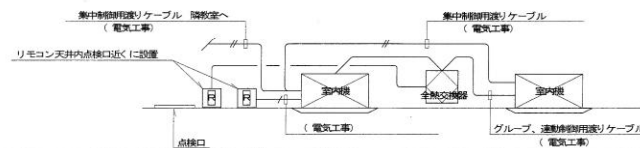

- 冷媒管サイズ
- ① 9.5φ×15.9φ
 - ② 9.5φ×19.1φ
 - ③ 12.7φ×25.4φ
 - ④ 9.5φ×22.2φ
 - ⑤ 12.7φ×28.6φ
 - ⑥ 6.4φ×12.7φ
 - ⑦ 15.9φ×31.8φ
 - ⑧ 15.9φ×38.1φ



工事名称	清瀬高校校舎改修防音工事 (除濕・換気1工区)
工事場所	清瀬市内
図面名称	空調系統図
図面縮尺	NO SCALE 図面番号 M-04
施工年度	平成17年度
施工業者	株式会社 丸産業

平 面 図	縮尺	1/300 0m 5 10m	学 校 名	県立浦添高等学校	調 査 番 号		(都道府県)		(市町村)		(学校)				整 理 番 号
					4	7					5	5	2	1	

19

普通・産振教室棟

4 階

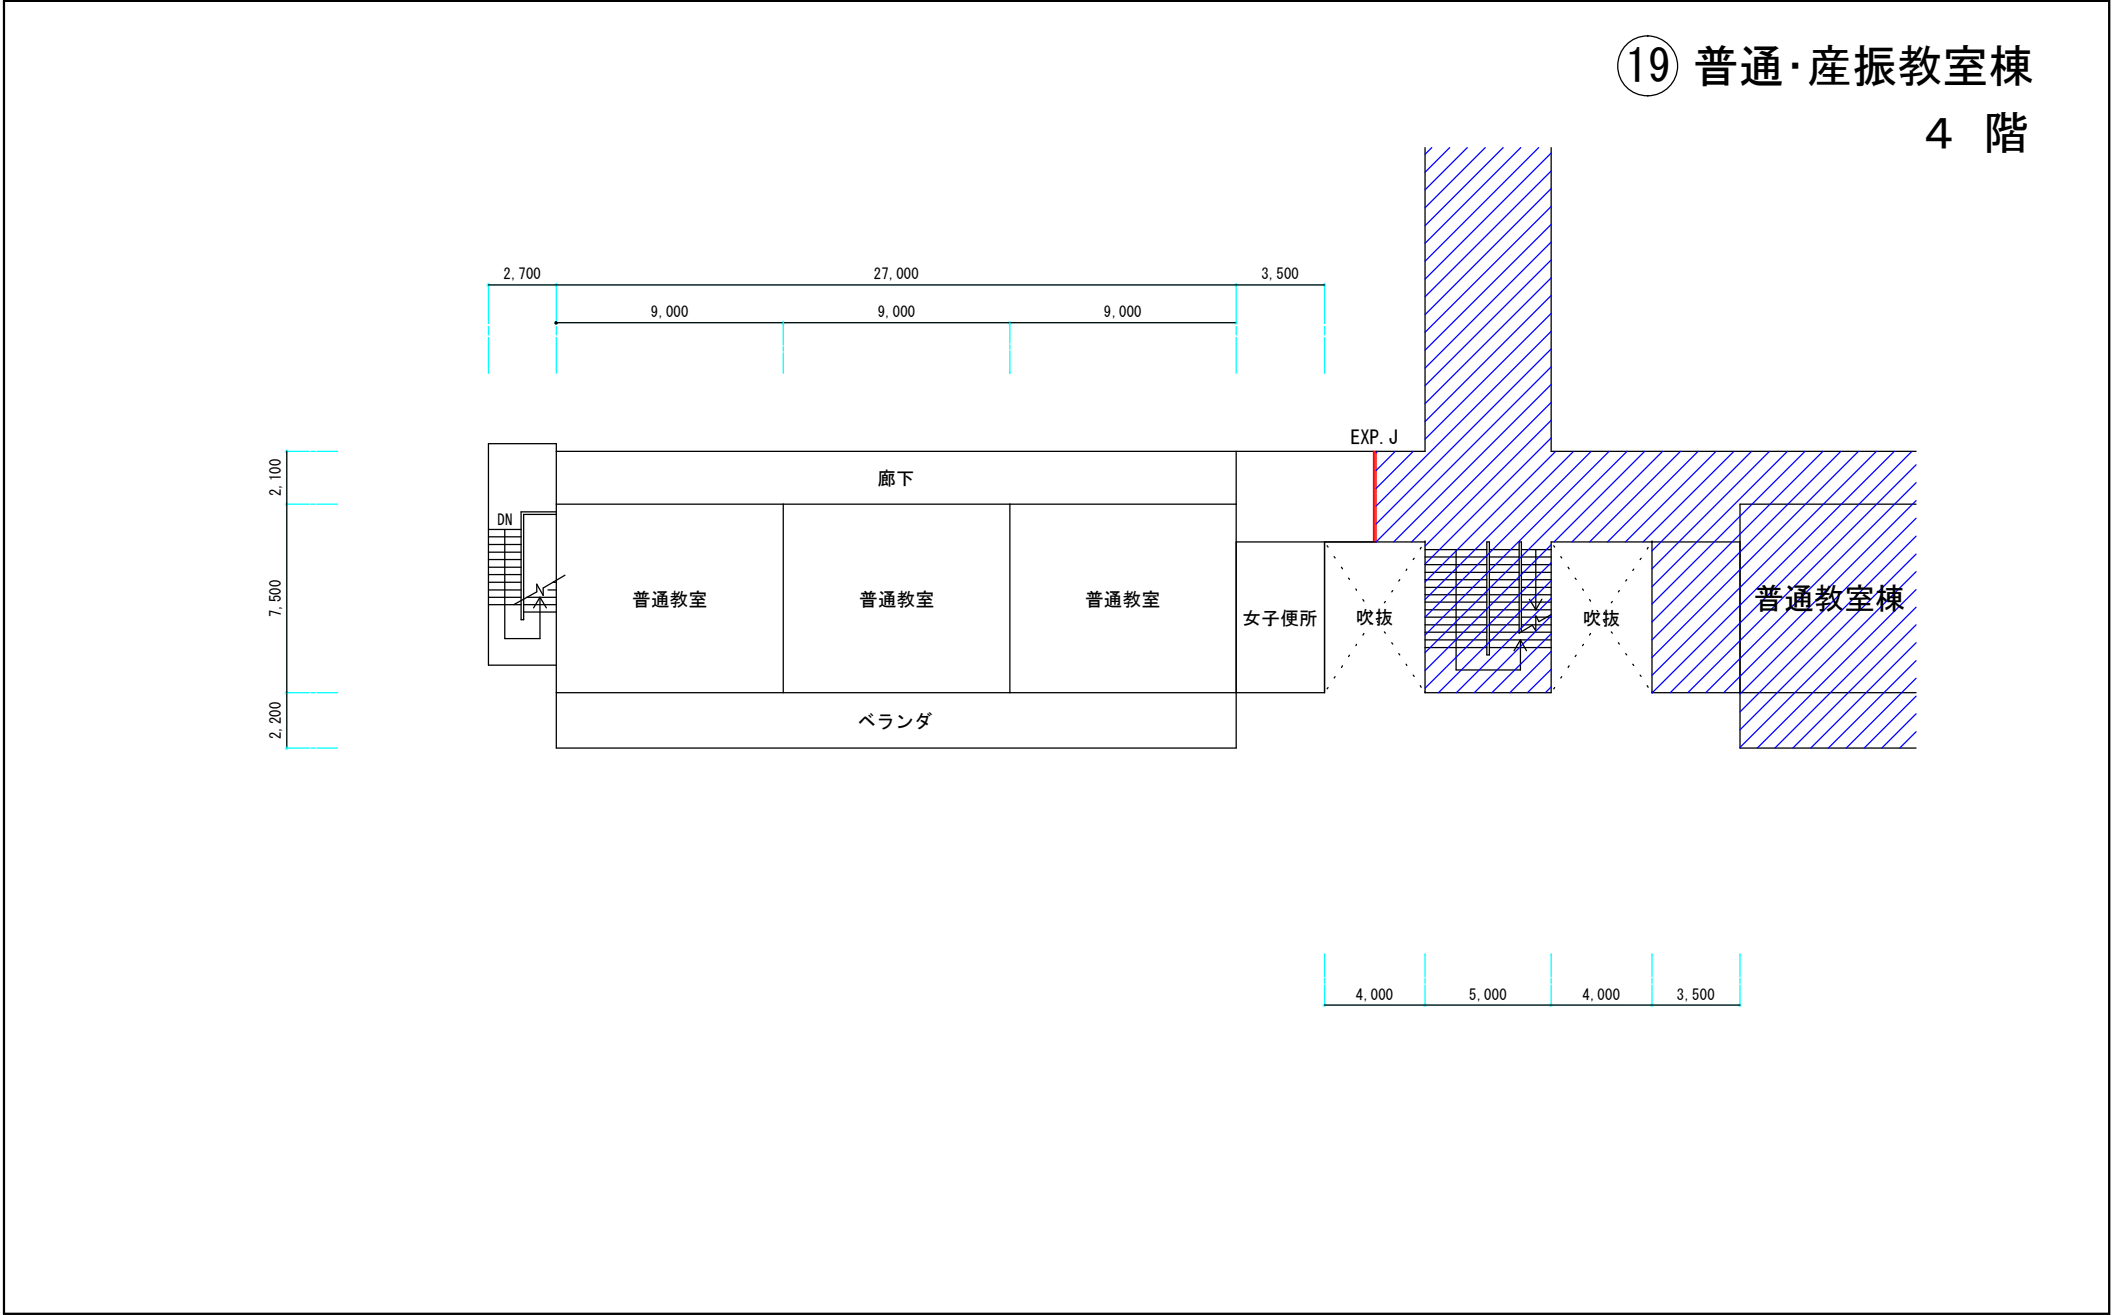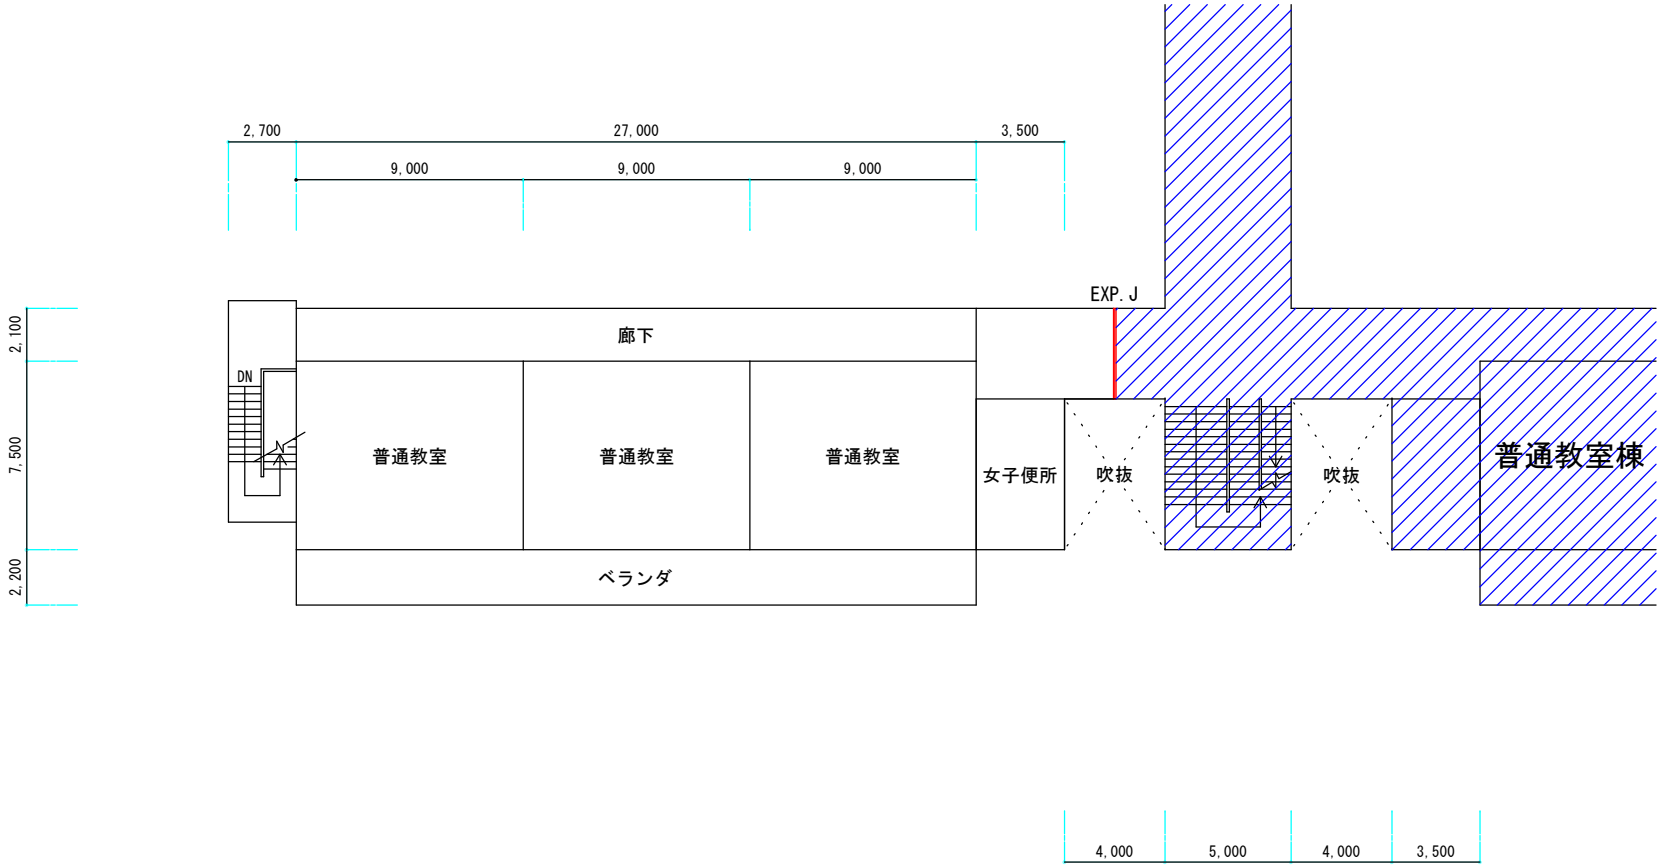

平 面 図	縮 尺	0m51015m	1/400	学 校 名	県立浦添高等学校	調 査 番 号		(都道府県)		(市町村)		(学校)				整 理 番 号	
						4	7					5	5	2	1		

⑮ 普通教室棟

4 階

